



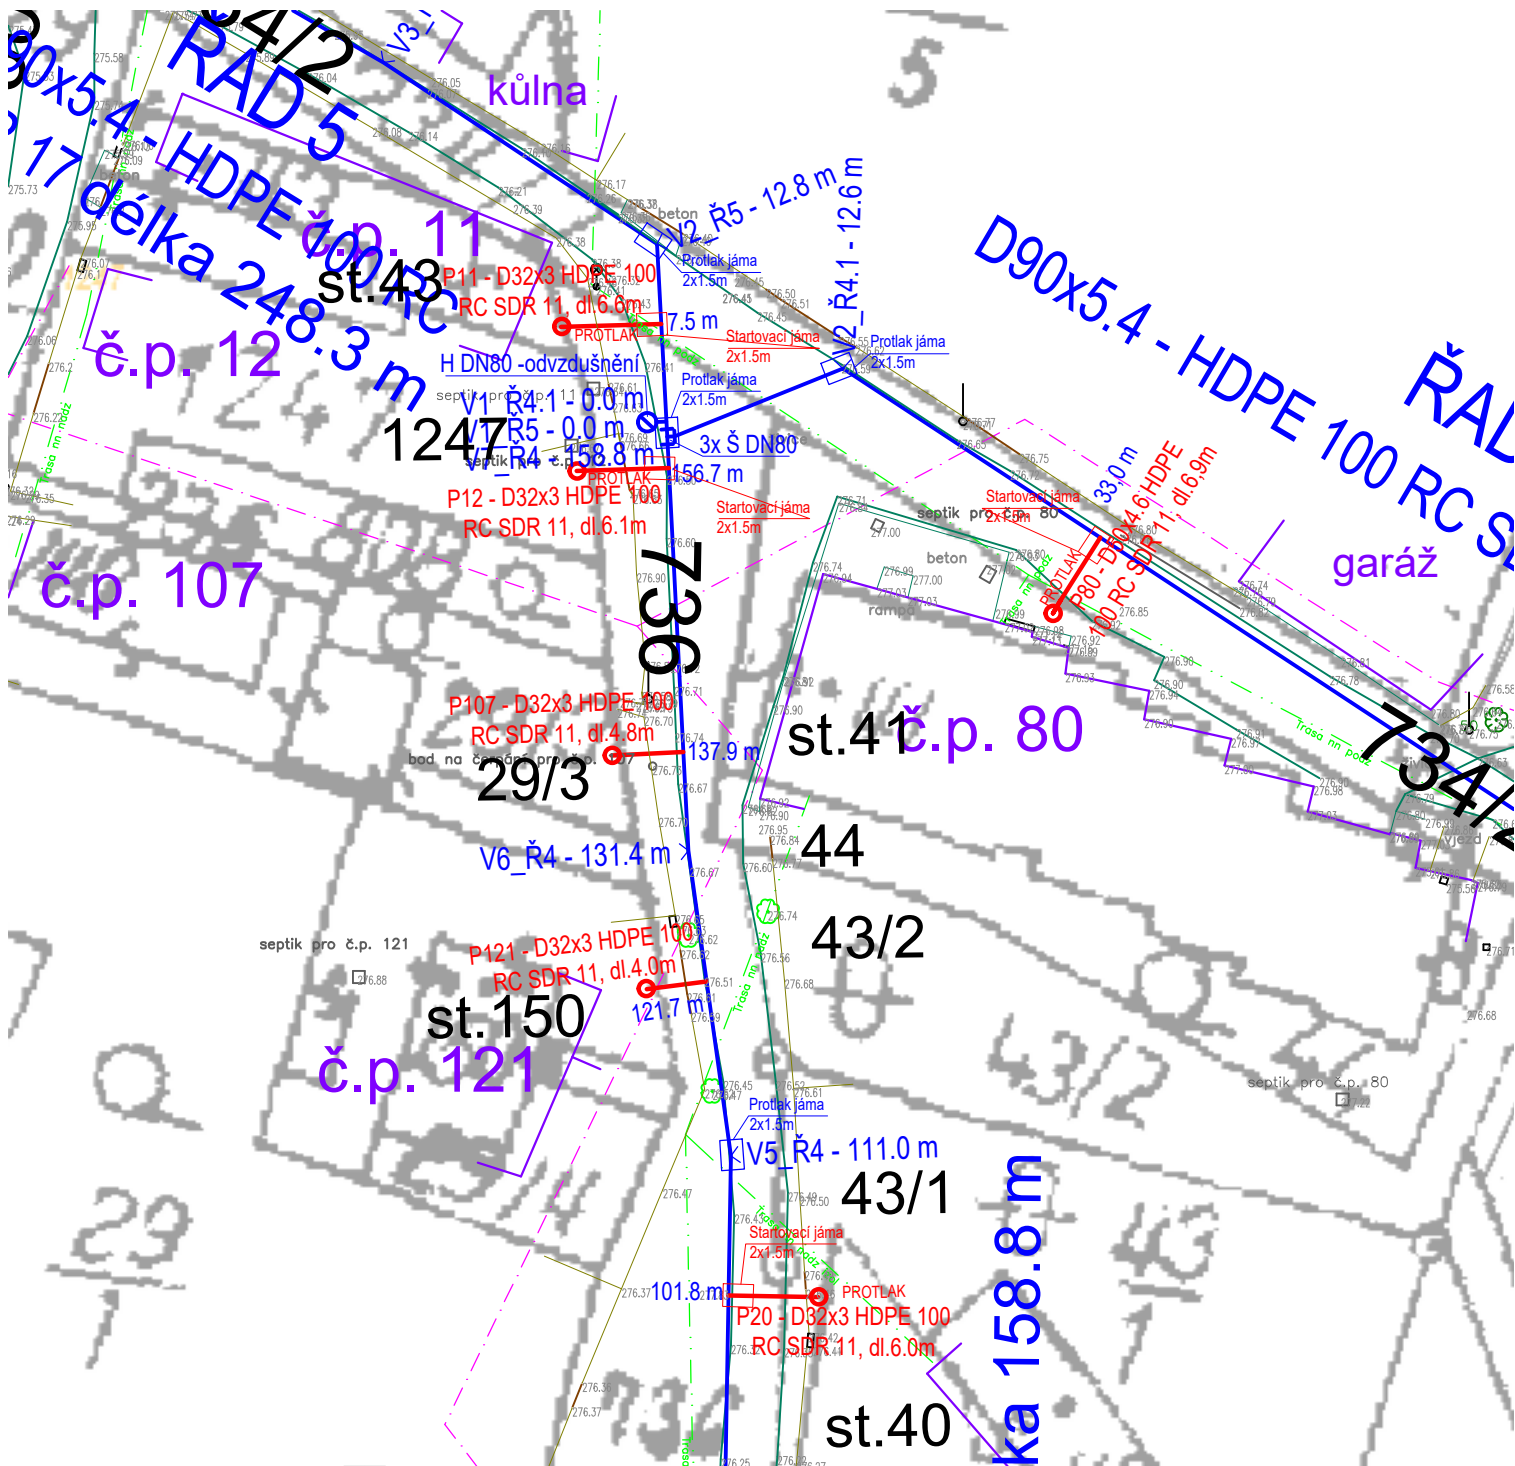

Výškové údaje v systému: BPV, Souřadný systém: JTSK-S

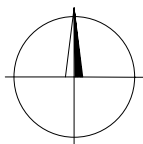

- LEGENDA:**
- Vodovodní přípojky
  - Značky: Vodoměrná šachta
  - Veřejný vodovod: PD "Vodovod pro obec Seletice"
  - + Značky: Uzávěr - šoupě Kalník/vzdušník - hydrant
  - Stavba vodojemu+přivodního řadu
  - Stávající stavby: Polohopis stávající zaměření Budovy
  - Sítě stávající (správce): Komunikační (CETIN) - podzemní Komunikační (CETIN) - nadzemní Elektro (ČEZ Distribuce) Stávající vodovod (obec) Dešťová kanalizace (obec) - předpoklad

|                                                                                              |                          |                   |                   |
|----------------------------------------------------------------------------------------------|--------------------------|-------------------|-------------------|
| Ing. Michal Douša<br>Milady Horákové 2062/29<br>Kladno, 272 01<br>email: michaldousa@post.cz | odpov. projektant:       | kontroloval:      | vypracoval:       |
|                                                                                              | Ing. Michal Douša        | Ing. Michal Douša | Ing. Libor Teplý  |
|                                                                                              |                          |                   |                   |
| investor: Obec Seletice<br>Seletice 139, Seletice 289 34                                     | tel.: 602 940 505        |                   | tel.: 732 883 522 |
| stavba: <b>VODOVODNÍ PŘÍPOJKY<br/>PRO OBEC SELETICE</b><br>k.ú. Seletice, okres Nymburk      | číslo výkresu: C.3.29    |                   | formát: A4        |
|                                                                                              | datum: 08/2020           |                   | stupeň: DUR+DSP   |
|                                                                                              | měřítko: 1:500           |                   | paré:             |
|                                                                                              | obsah: <b>SITUACE 29</b> |                   |                   |